




PLANTA BAIXA ADM 2º PAV.

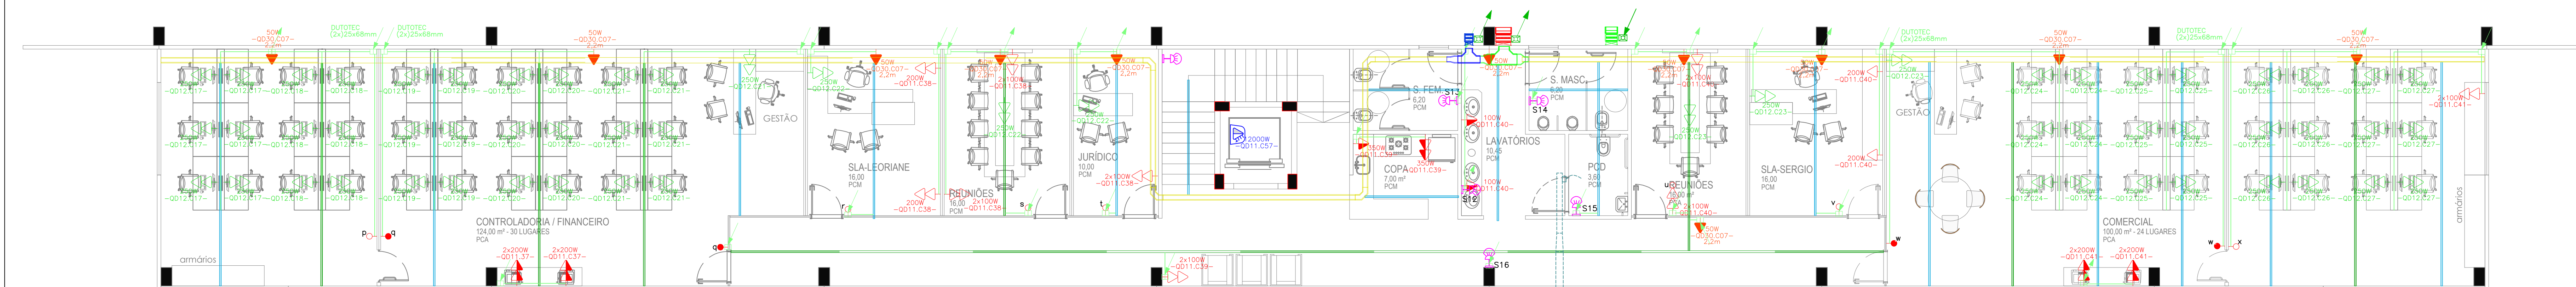


PLANTA BAIXA ADM 2º PAV.

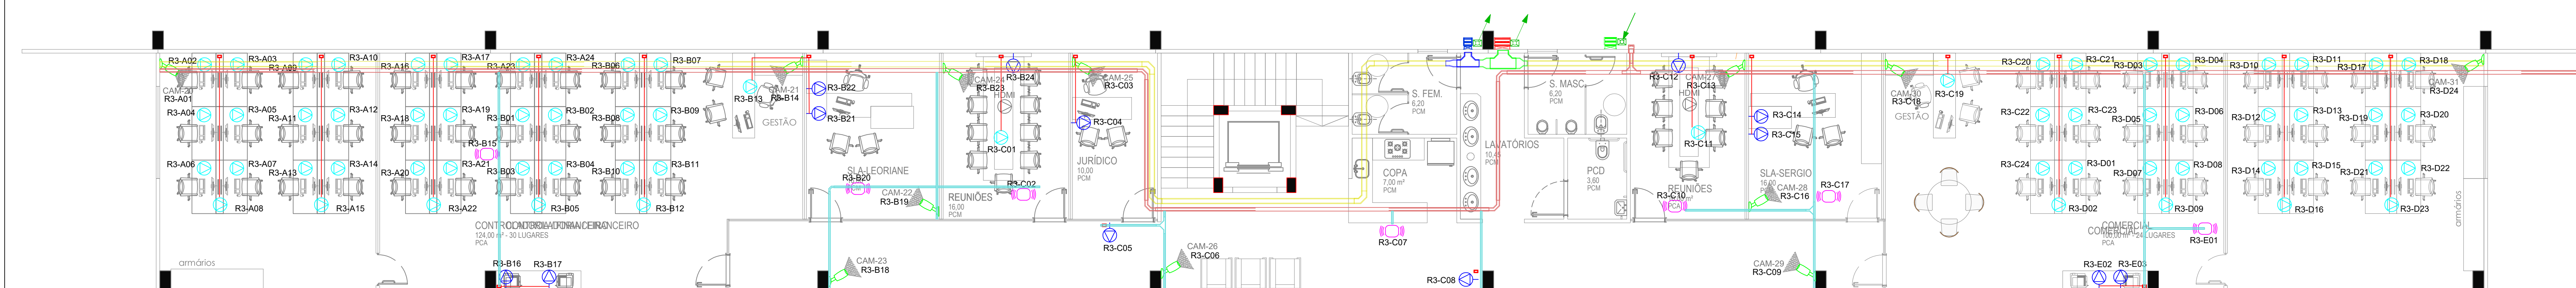

PLANTA BAIXA ADM 2º PAV.

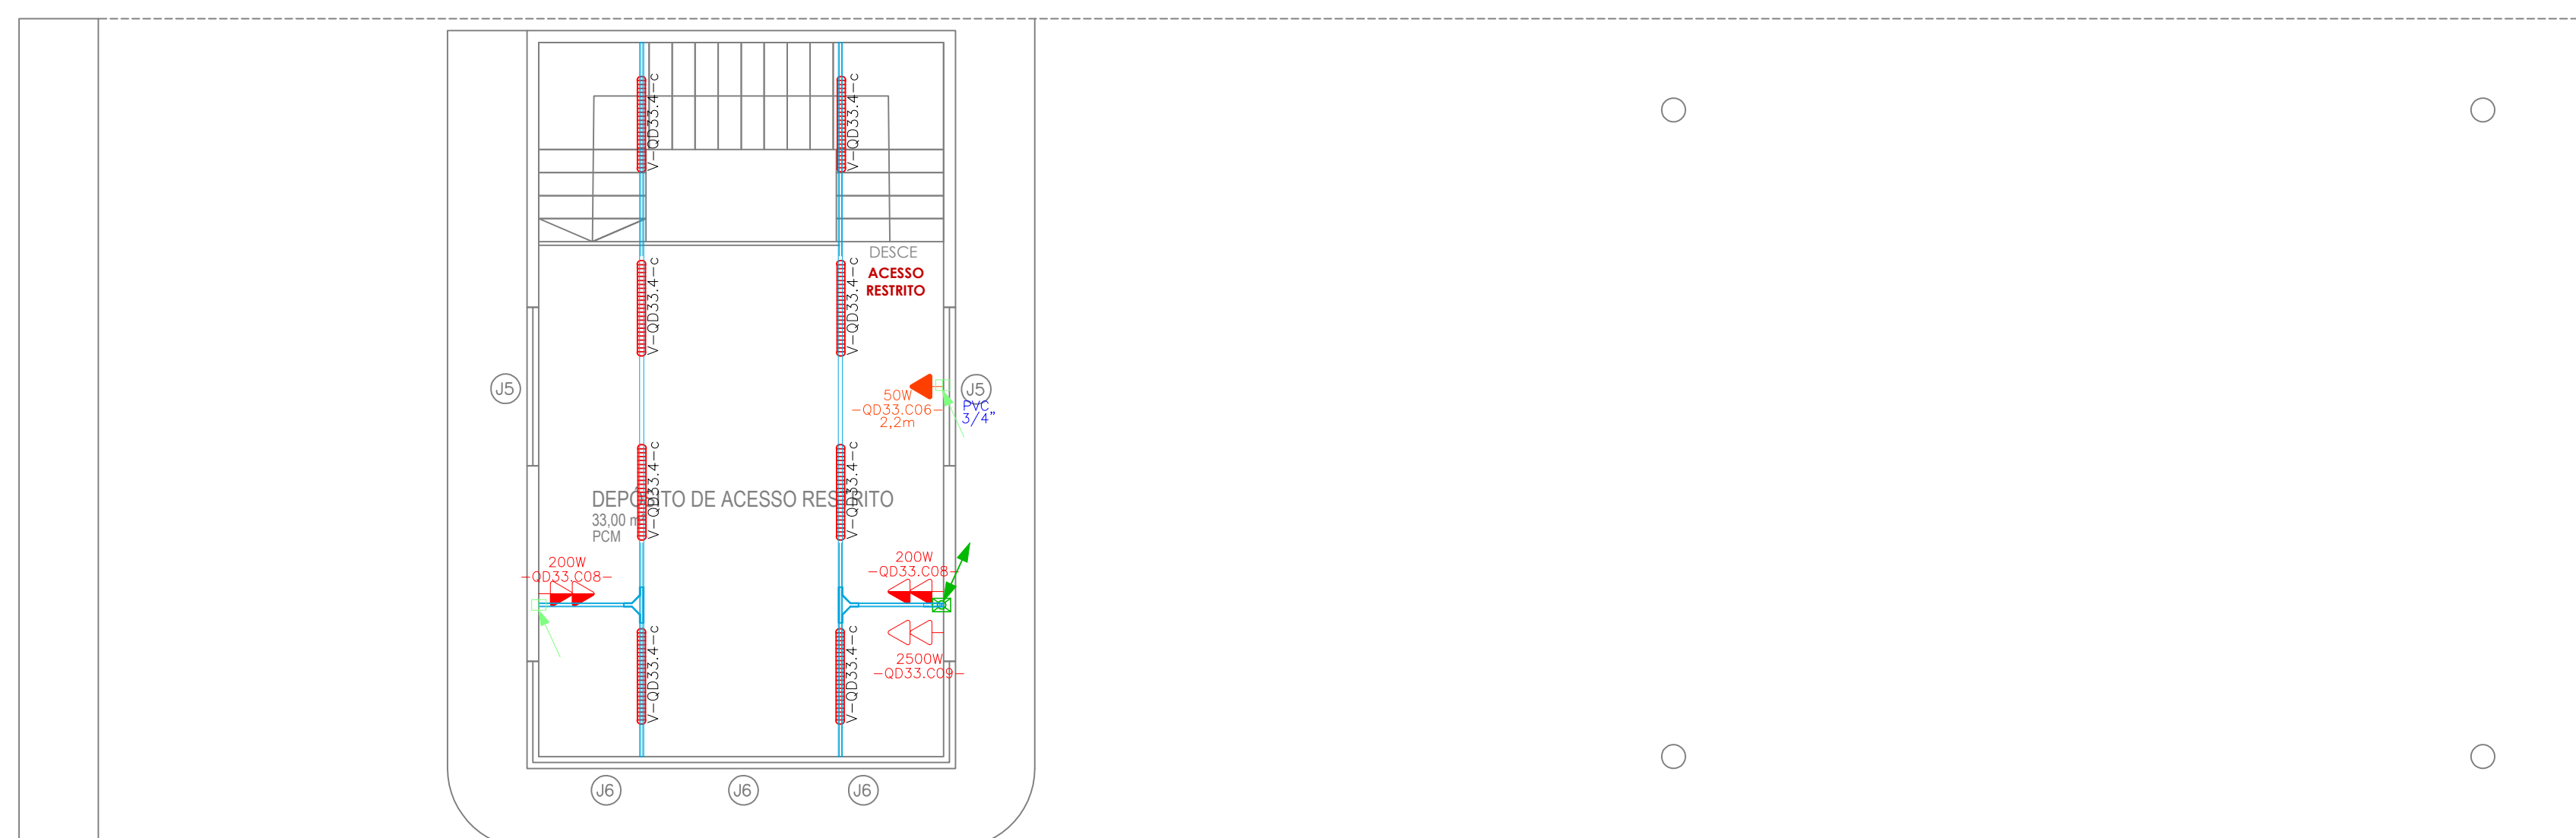

PLANTA BAIXA GUARITA MEZANINO
ÁREA: 33,00 m²
ESCALA: 1/100

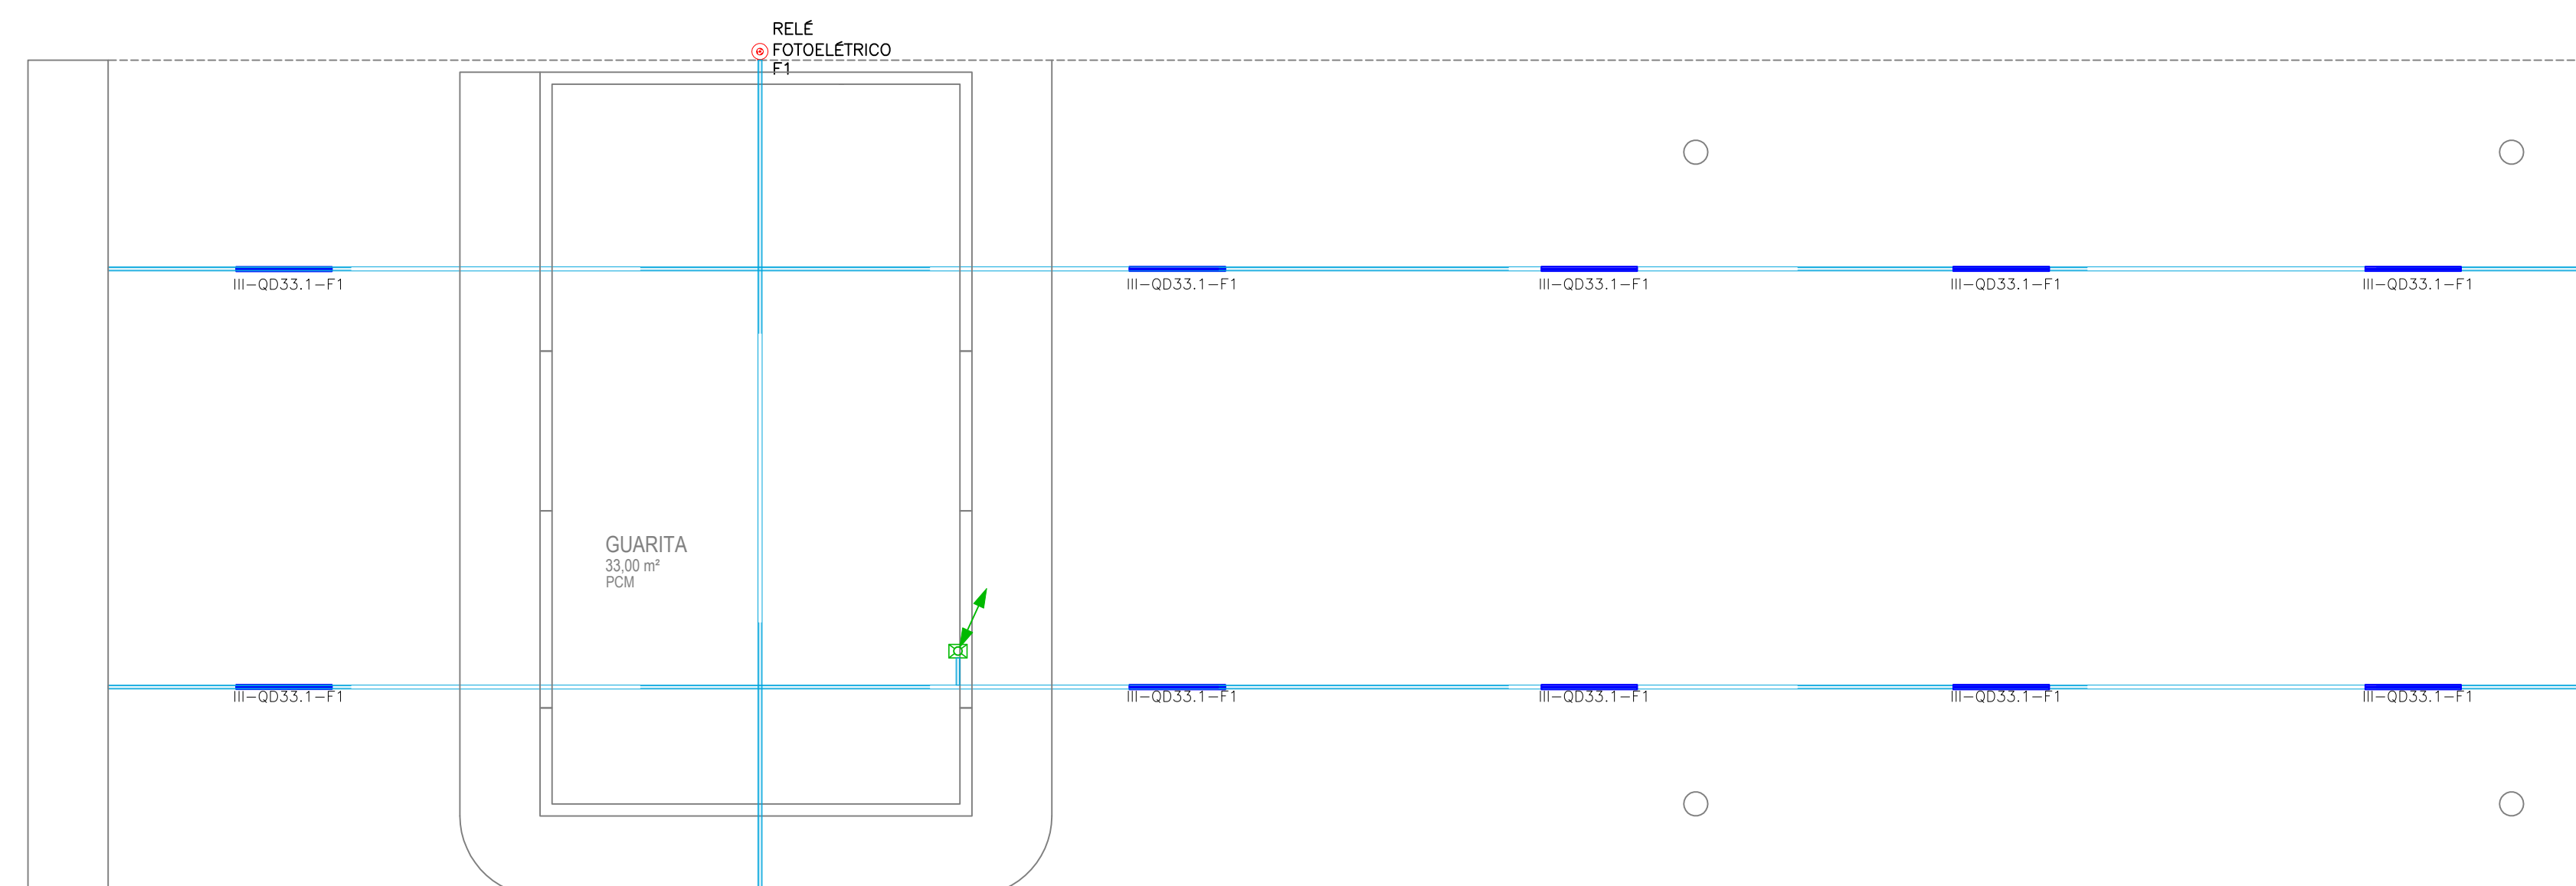

PLANTA BAIXA GUARITA MEZANINO
 ÁREA: 33,00 m²
 ESCALA: 1/100

[illegible]

OBSERVAÇÕES:

Projeto Básico

[illegible]

PROJETO ELÉTRICO

0H			
0G			
0F			
0E			
0D			
0C			
	Revisão	23/09/2016	Sidnei
0A	Projeto básico	23/07/2028	Roni
0D	Projeto básico	05/09/2025	Leticia
REVISÃO	DESCRIÇÃO	DATA	ELABORADO



Leonardo Granemann, 457 Alto Bonito - Caçador - SC
CAÇADOR/SC - CEP: 89510-537
FONE/FAX (49) 3565-2016
www.engemase.com.br - E-mail: engemase@engemase.com.br

ENG. ELETRICISTA SIDNEI DE PELEGRIN
CREA-SC 097127-5



Obra:
SULFIBRA INDUSTRIA E COMERCIO LTDA
RUA ANTONIO CHAVES, 245, CAMPINA BELA
CEP-89565-630, VIDEIRA/SC

SULFIBRA INDUSTRIA E COMERCIO LTDA
CNPJ 08.285.458/0002-27
RUA ANTONIO CHAVES, 245, CEP-89565-630
VIDEIRA/SC

SULFIBRA INDUSTRIA E COMERCIO LTDA
CNPJ 08.285.458/0002-27

CONTEÚDO:
Projeto Básico

Desenho N°:
SFB20250529DE01REA

Formato:	Etapa:
A0	EXECUTIVA

Escola:	Prancha:
1:20	10A

